


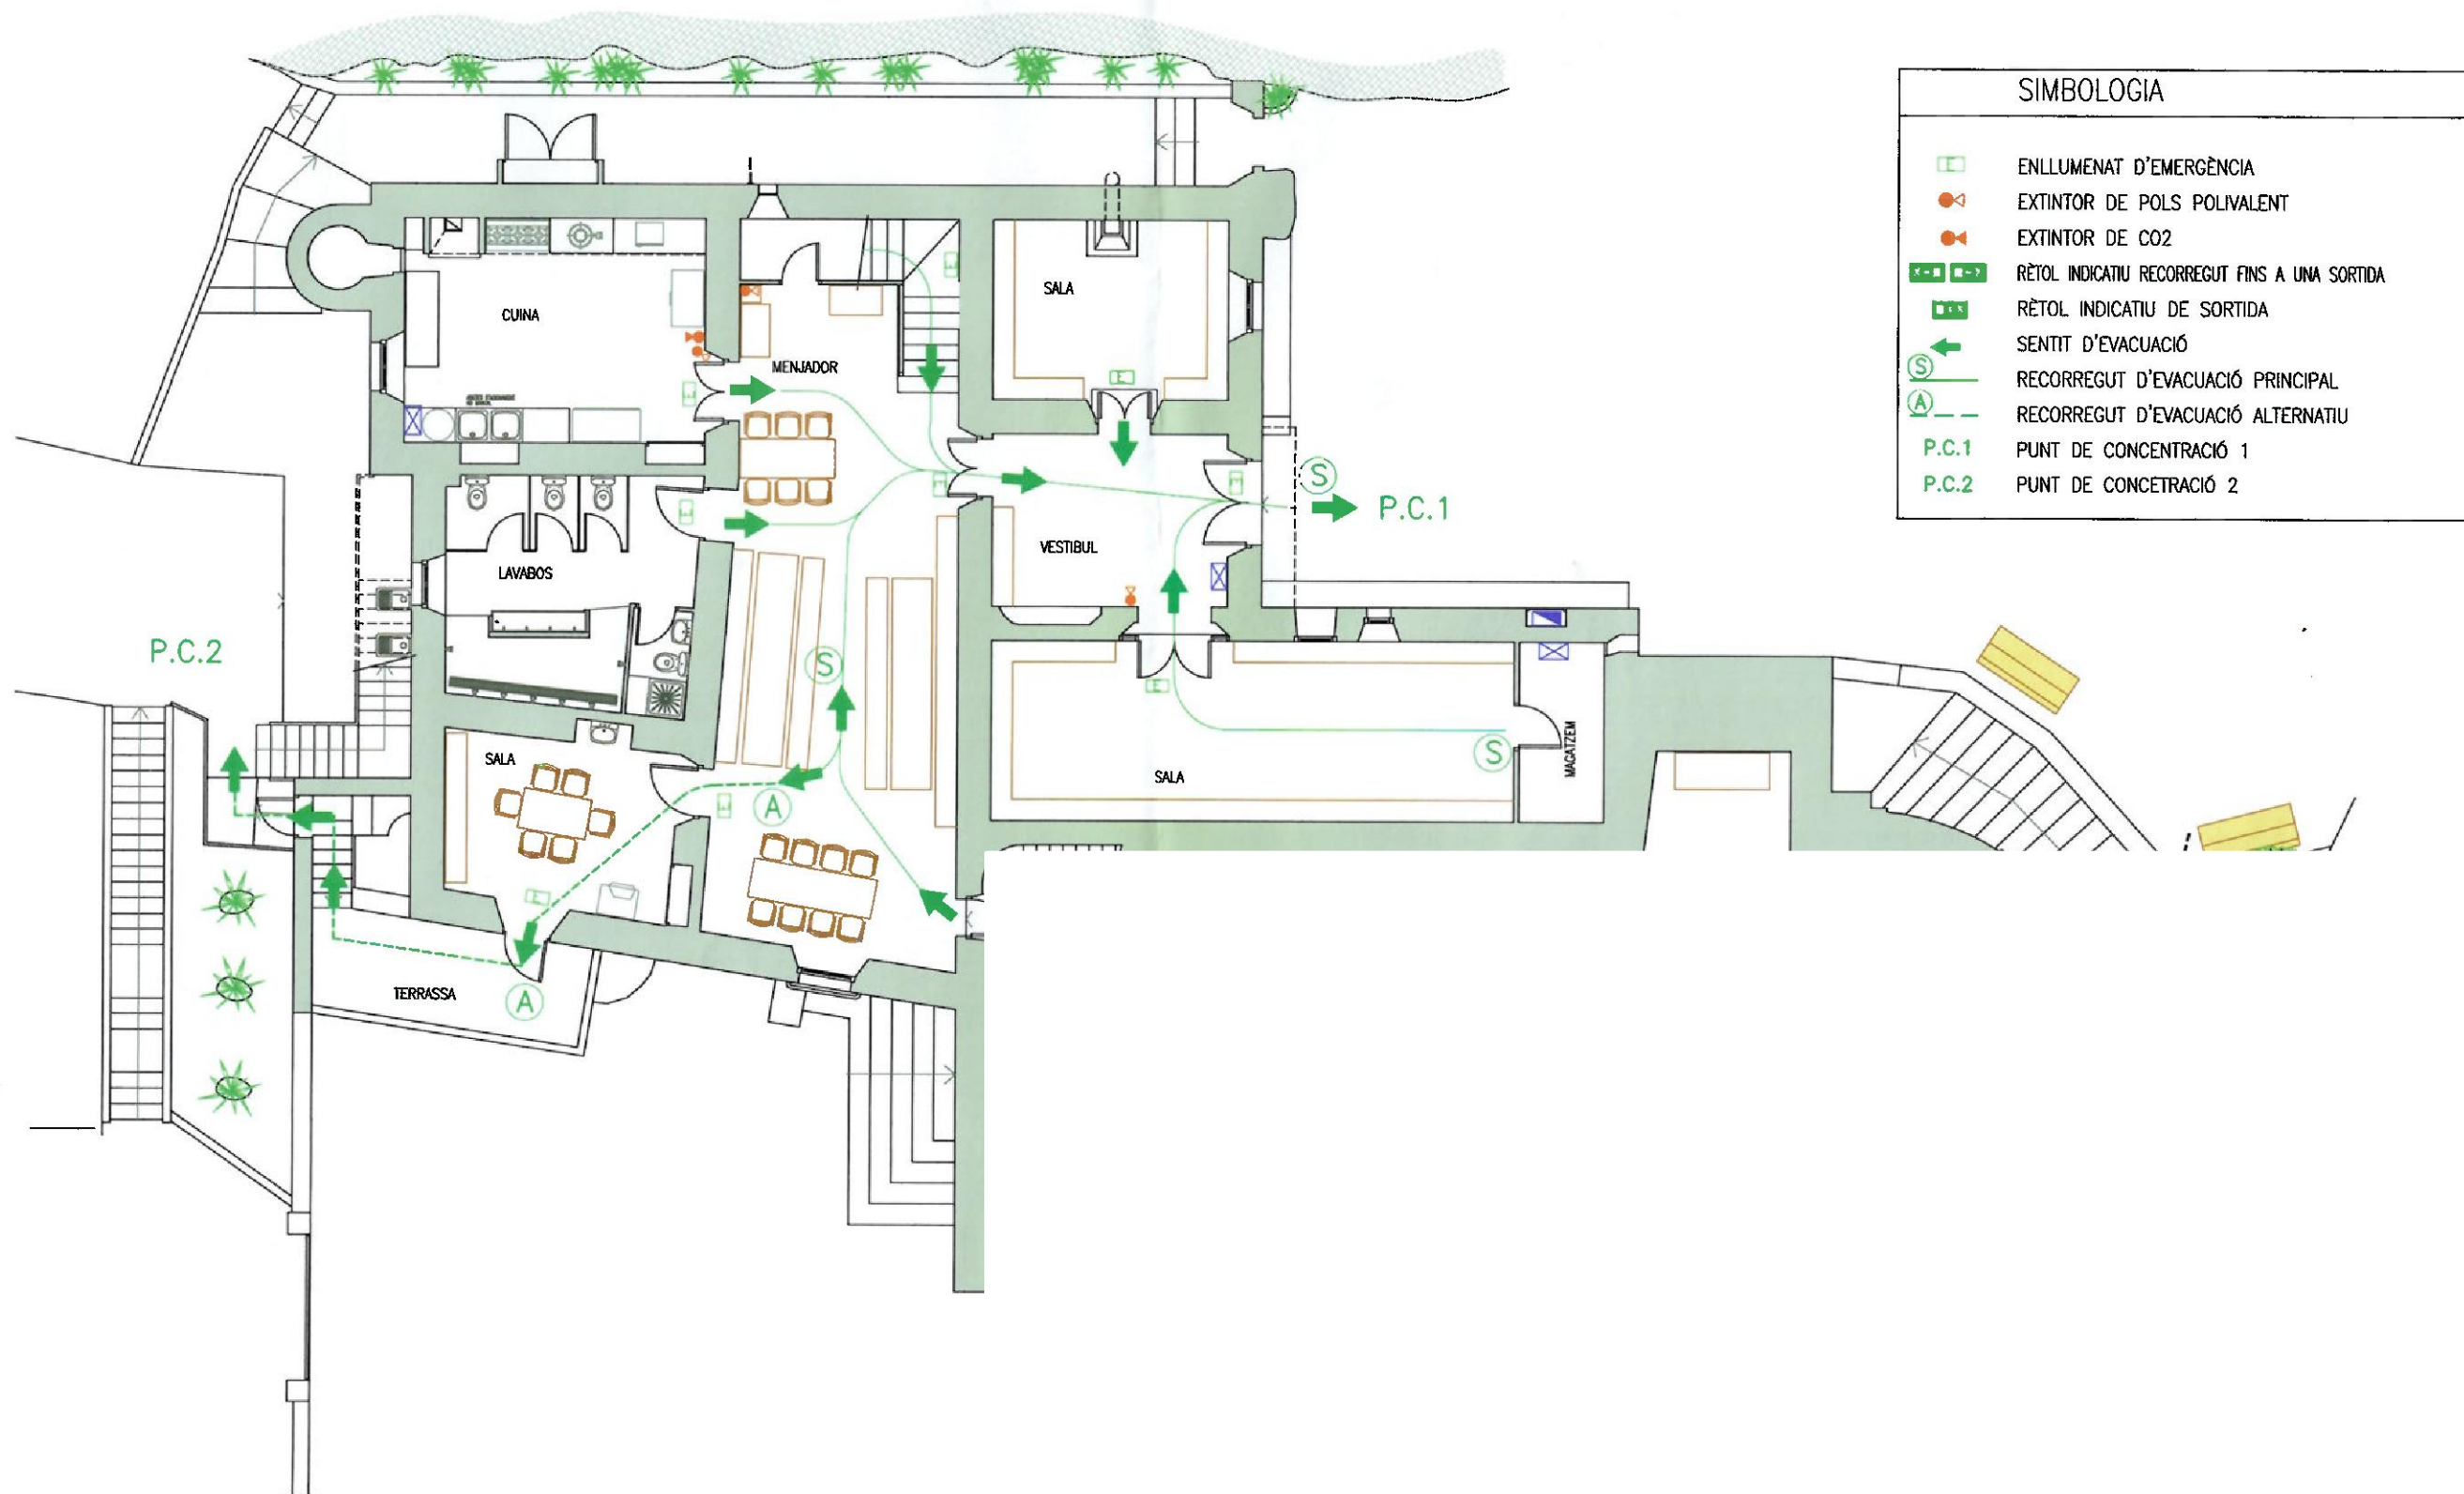

Planta Baixa


PARRÒQUIA DE SANTA MARIA DE PINEDA
Veïnat de Sant Pere de Riu

Pla d'Autoprotecció
Casa de Colònies Sant Pere de Riu

Plànol d'usuari: Planta Baixa

5.1

Escala 1:150
Octubre de 2013

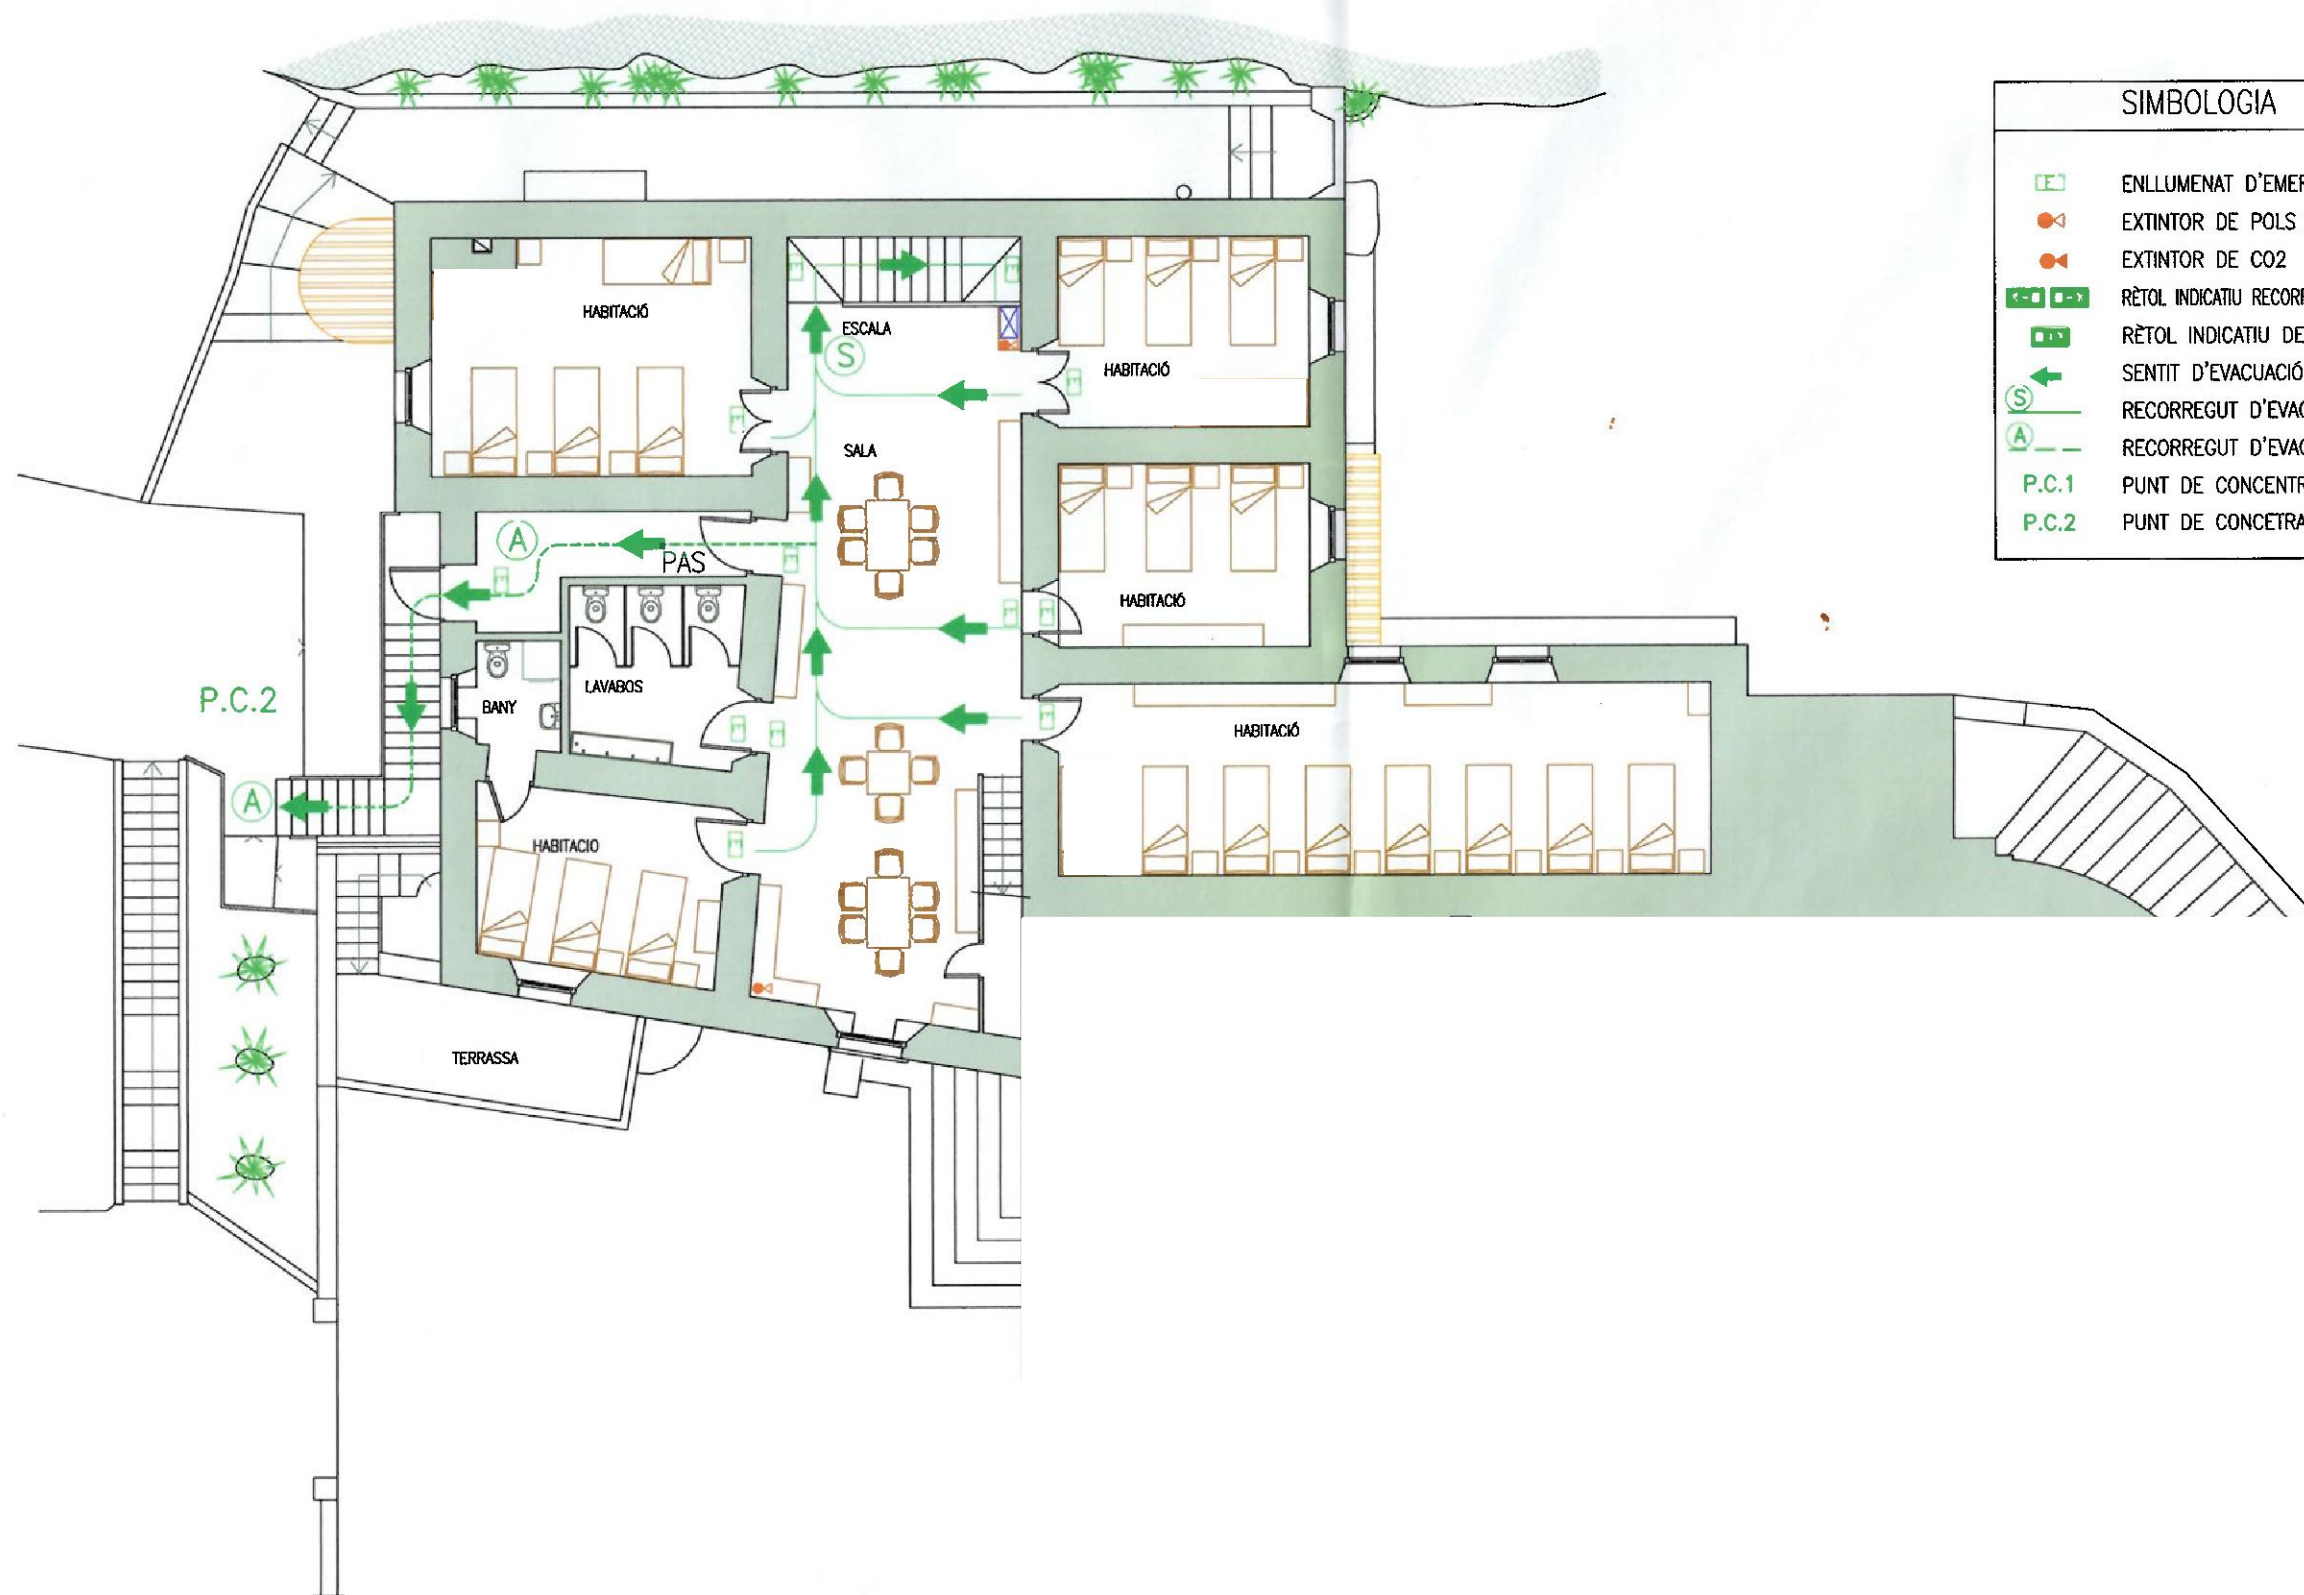

SIMBOLOGIA	
	ENLLUMENAT D'EMERGÈNCIA
	EXTINTOR DE POLS POLIVALENT
	EXTINTOR DE CO2
	RÈTOL INDICATIU RECORREGUT FINS A UNA SORTIDA
	RÈTOL INDICATIU DE SORTIDA
	SENTIT D'EVACUACIÓ
	RECORREGUT D'EVACUACIÓ PRINCIPAL
	RECORREGUT D'EVACUACIÓ ALTERNATIU
	PUNT DE CONCENTRACIÓ 1
	PUNT DE CONCENTRACIÓ 2

Planta Primera

PARRÒQUIA DE SANTA MARIA DE PINEDA
Veïnat de Sant Pere de Riu

Pla d'Autoprotecció
Casa de Colònies Sant Pere de Riu